


事業名	加古川水系直轄管理事業		
工事名	令和8年度 加古川水系直轄管理事業 栴屋ダム1号漏水観測ピット排水ポンプ更新工事		
契約区分	当初	図面枚数	11 枚
図面番号	図 面 名 称	枚数	備考
1	位置図	1	
2	平面図	1	
3	既設状況図	1	
4	1号漏水観測ピット構造図	1	
5	配線系統図	1	
6	主回路図	1	
7	操作回路図	1	
8-1	ピット内配管図（既設）	1	
8-2	ピット内配管図（更新）	1	
9	配線経路図	1	
10	ダム周辺図（現場発生品置場）	1	
計		11	




工事名	令和8年度 加古川水系直轄管理事業 杣屋ダム1号漏水観測ビット排水ポンプ更新工事		
図面名	位 置 図		
年月日	2026年6月16日		
縮尺	NO SCALE	図面番号	1 / 10
会社名			
事業所名	近畿農政局 淀川水系土地改良調査管理事務所 加古川水系広域農業水利施設総合管理所		

平面図

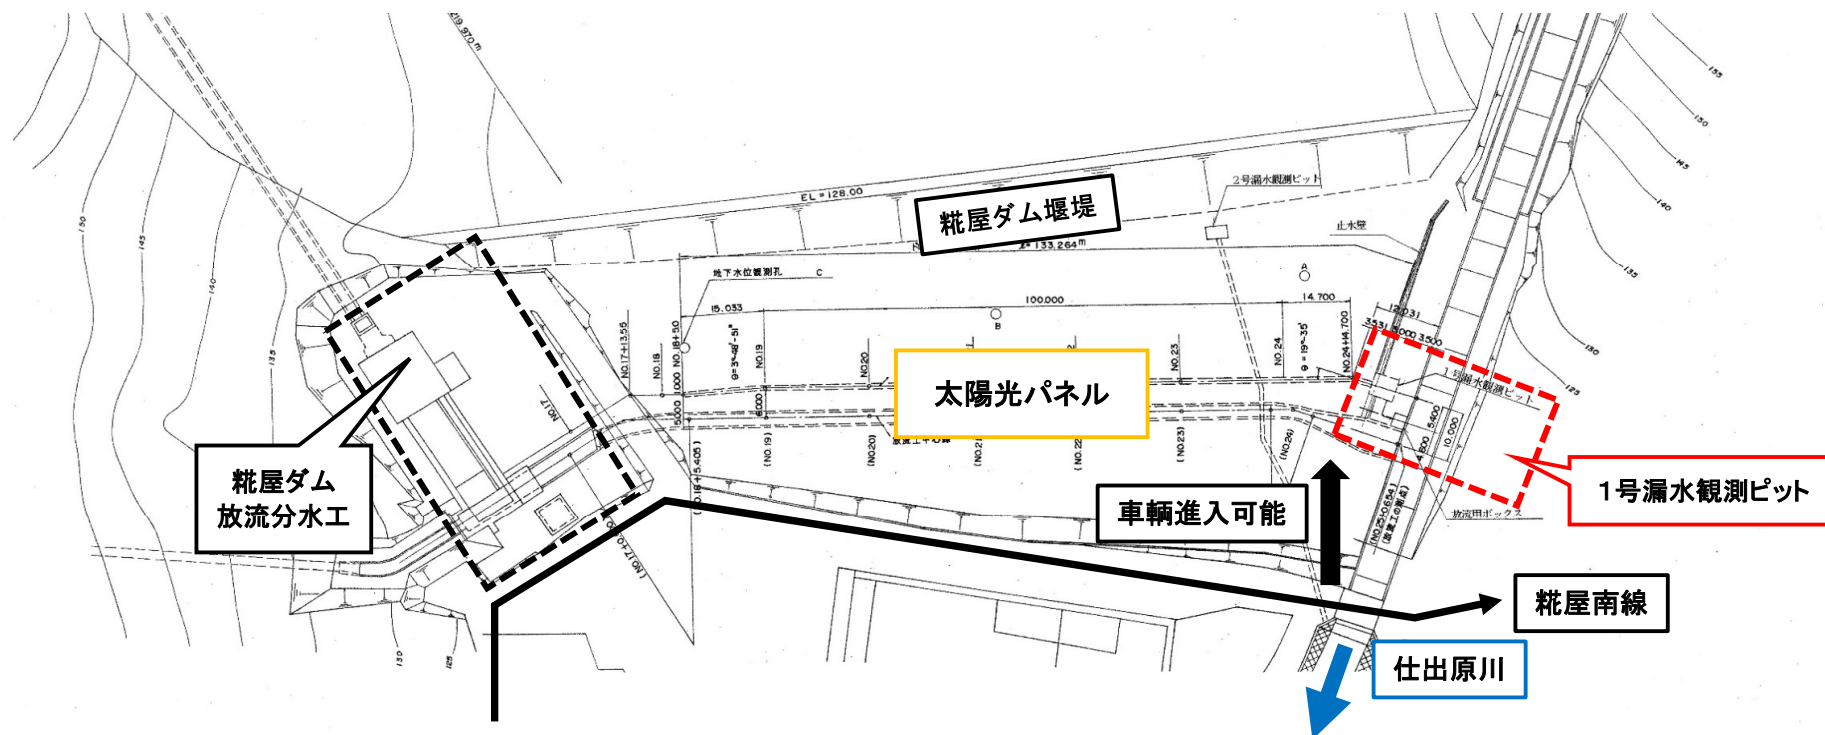

工事名	令和8年度 加古川水系直轄管理事業 糞屋ダム1号漏水観測ピット排水ポンプ更新工事		
図面名	平面図		
年月日	2026年6月16日		
縮尺	NO SCALE	図面番号	2 / 10
会社名			
事業所名	近畿農政局 淀川水系土地改良調査管理事務所 加古川水系広域農業水利施設総合管理所		

既設状況図

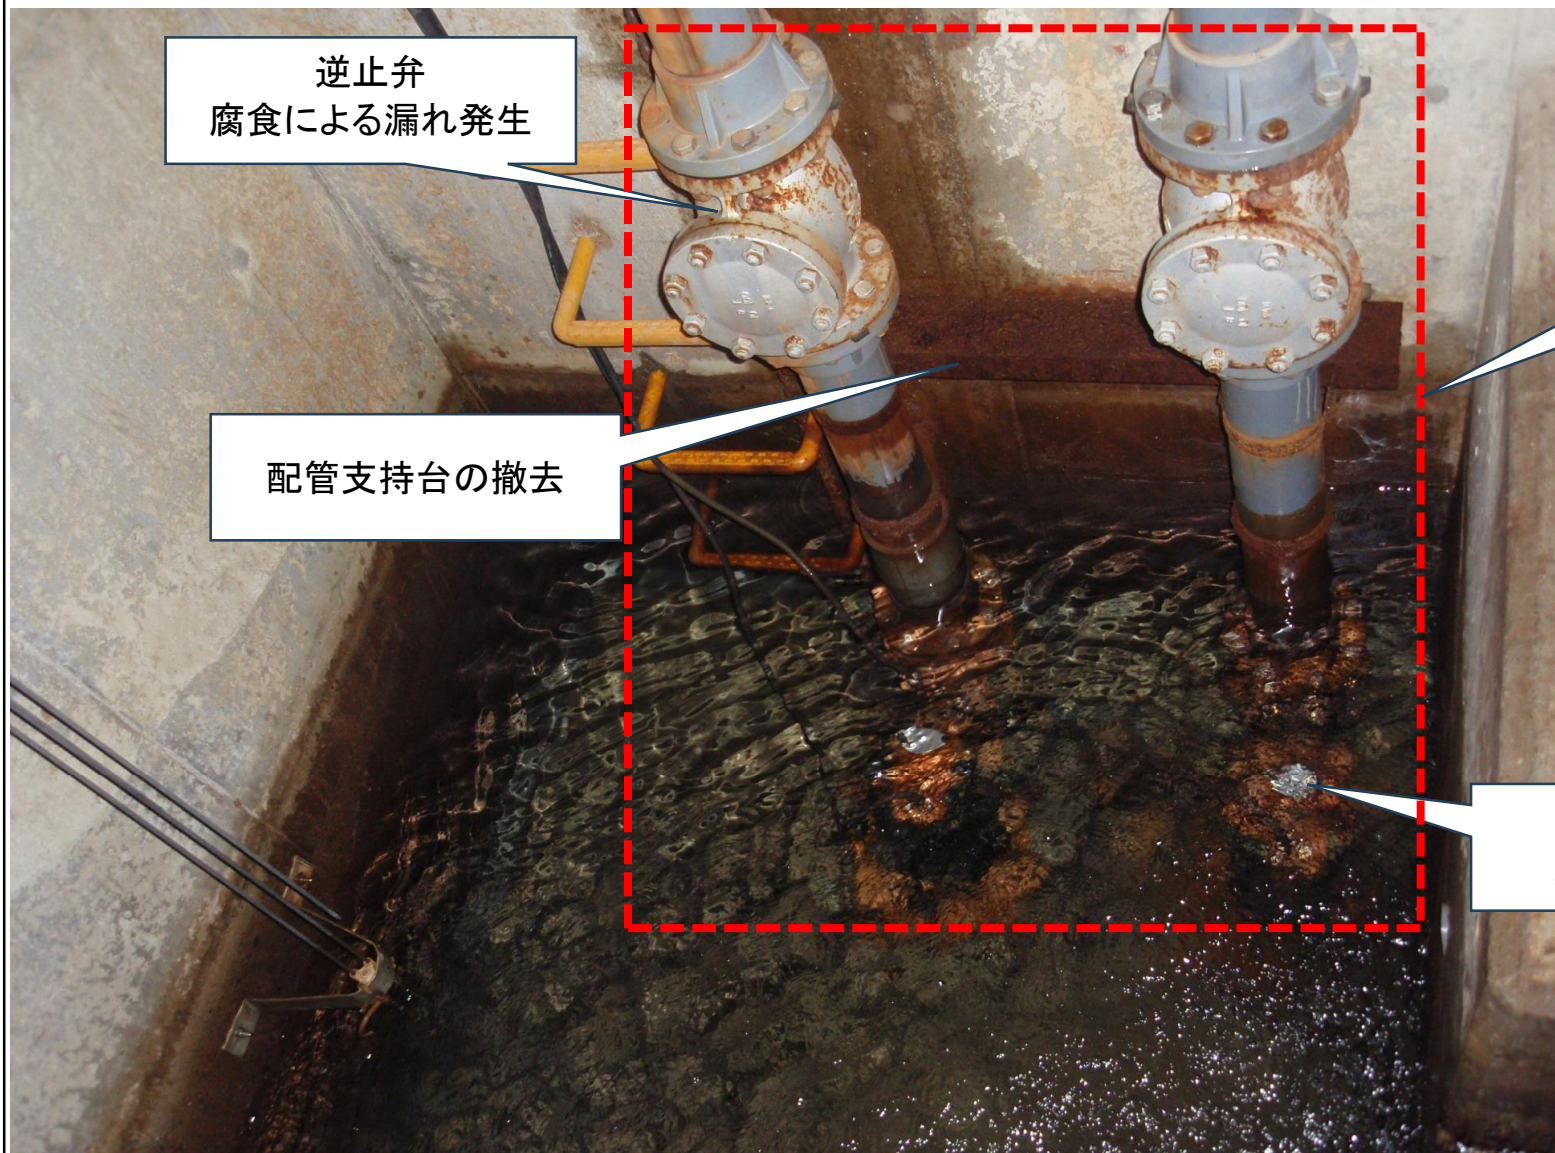

逆止弁
腐食による漏れ発生







配管支持台の撤去

施工対象範囲
赤枠内の
逆止弁・配管・ポンプ

1号排水ポンプ
漏電により故障



工事名	令和8年度 加古川水系直轄管理事業 靴屋ダム1号漏水観測ピット排水ポンプ更新工事		
図面名	既 設 状 況 図		
年月日	2026年6月16日		
縮尺	NO SCALE	図面番号	3 / 10
会社名			
事業所名	近畿農政局 淀川水系土地改良調査管理事務所 加古川水系広域農業水利施設総合管理所		

1号漏水観測ピット構造図

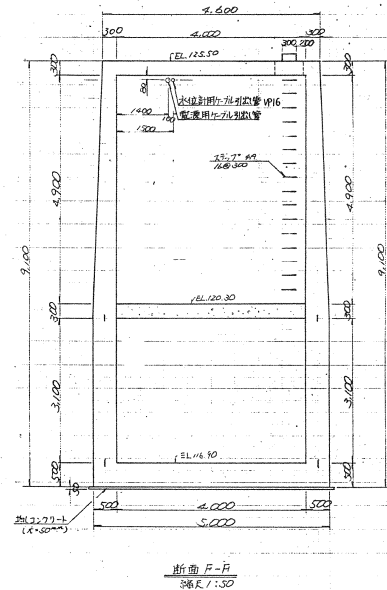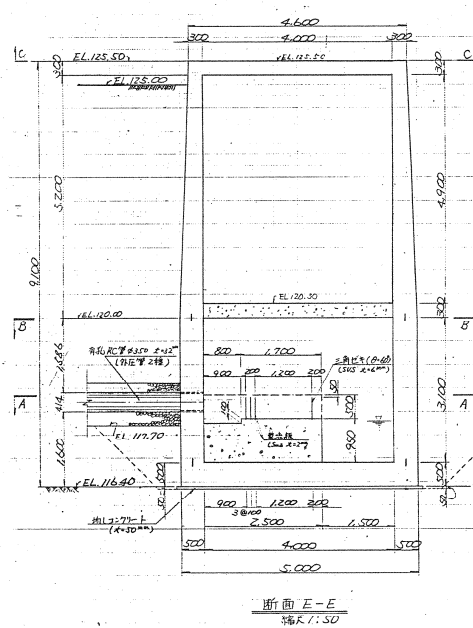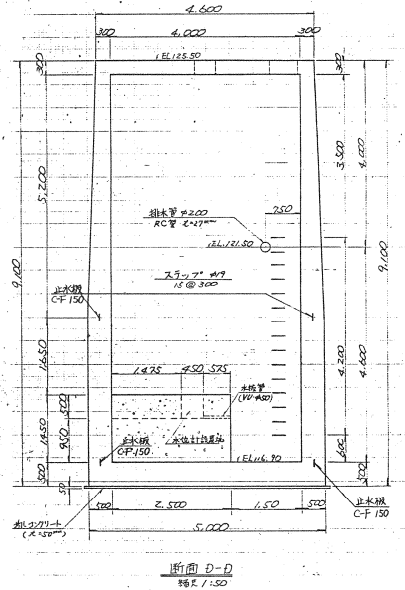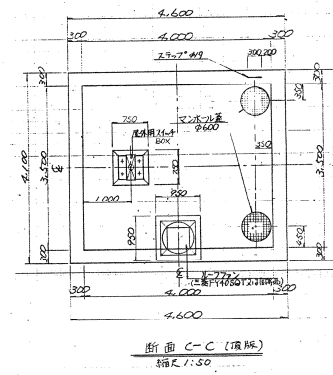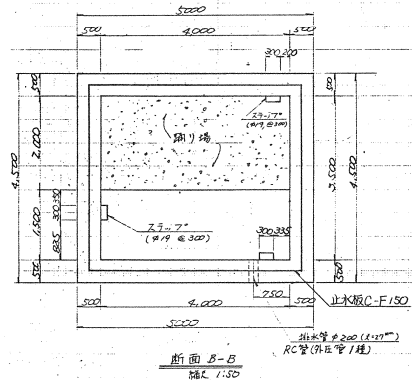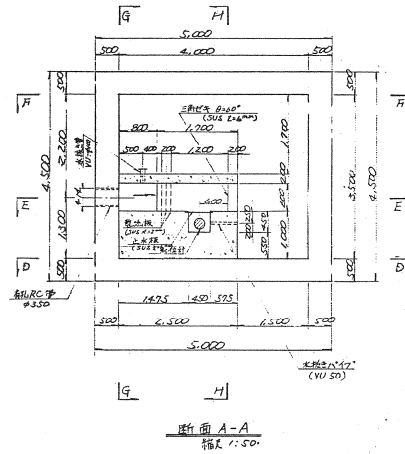


工事名	令和8年度 加古川水系直轄管理事業 穂屋ダム1号漏水観測ピット排水ポンプ更新工事		
図面名	1号漏水観測ピット構造図		
年月日	2026年6月16日		
縮尺	NO SCALE	図面番号	4 / 10
会社名			
事業所名	近畿農政局 淀川水系土地改良調査管理事務所 加古川水系広域農業水利施設総合管理所		

配線系統図

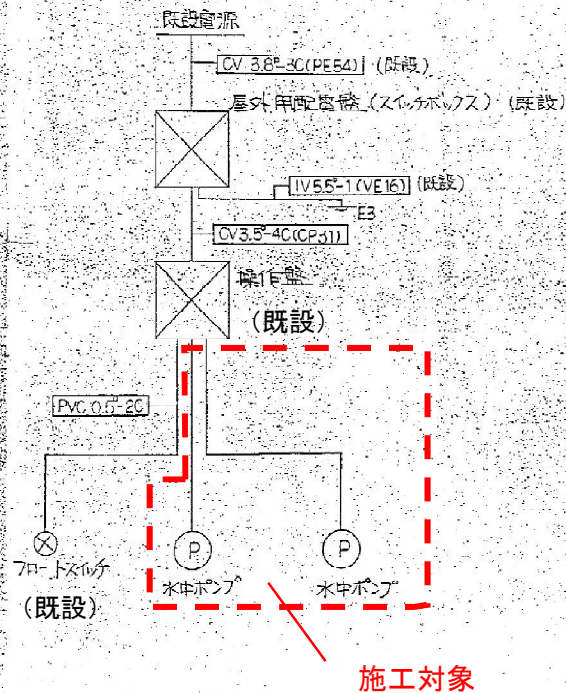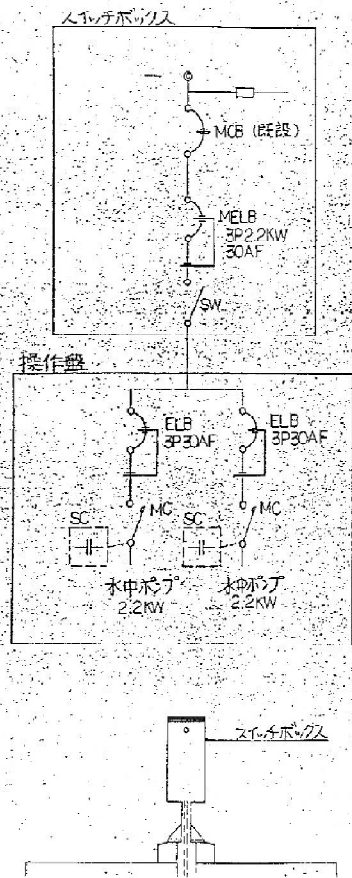


工事名	令和8年度 加古川水系直轄管理事業 糞屋ダム1号漏水観測ビット排水ポンプ更新工事		
図面名	配線系統図		
年月日	2026年6月16日		
縮尺	NO SCALE	図面番号	5 / 10
会社名			
事業所名	近畿農政局 淀川水系土地改良調査管理事務所 加古川水系広城農業水利施設総合管理所		

主回路図

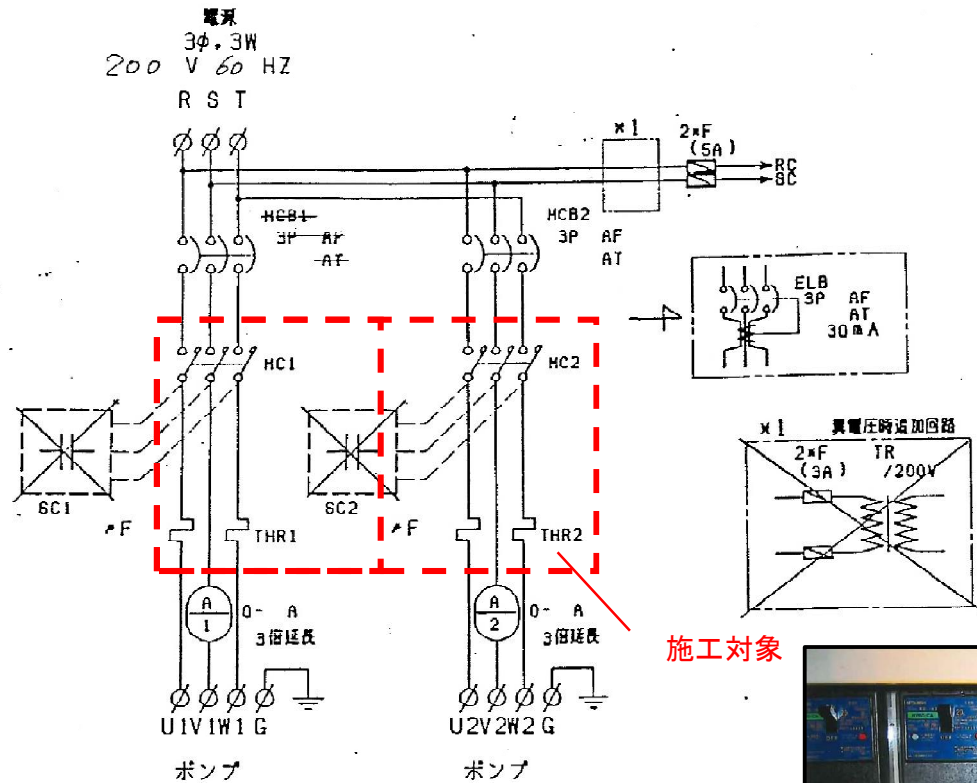


端子接続図

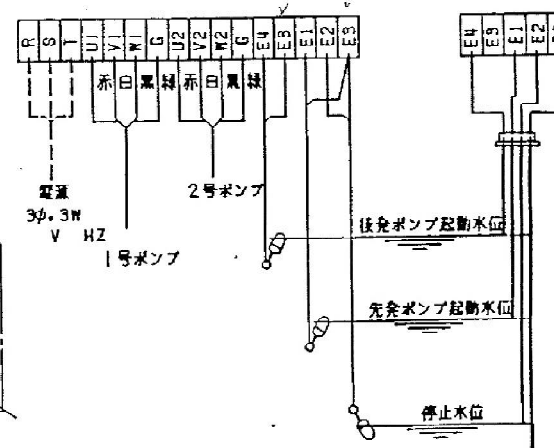


水位検出番は、ポンプピットへ取付の事

0.25KW - 5.5KW 用

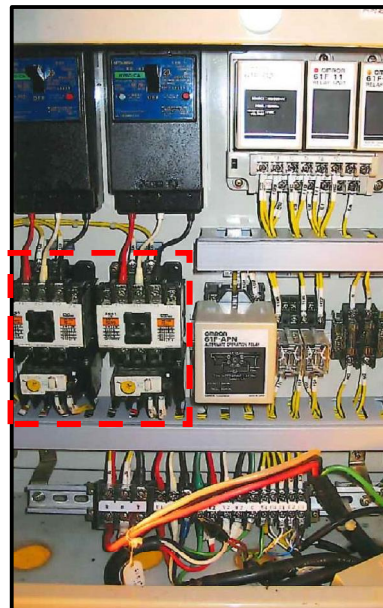


工事名	令和8年度 加古川水系直轄管理事業 純屋ダム1号漏水観測ピット排水ポンプ更新工事		
図面名	主回路図		
年月日	2026年6月16日		
縮尺	NO SCALE	図面番号	6 / 10
会社名			
事業所名	近畿農政局 淀川水系土地改良調査管理事務所 加古川水系広域農業水利施設総合管理所		

操作回路図

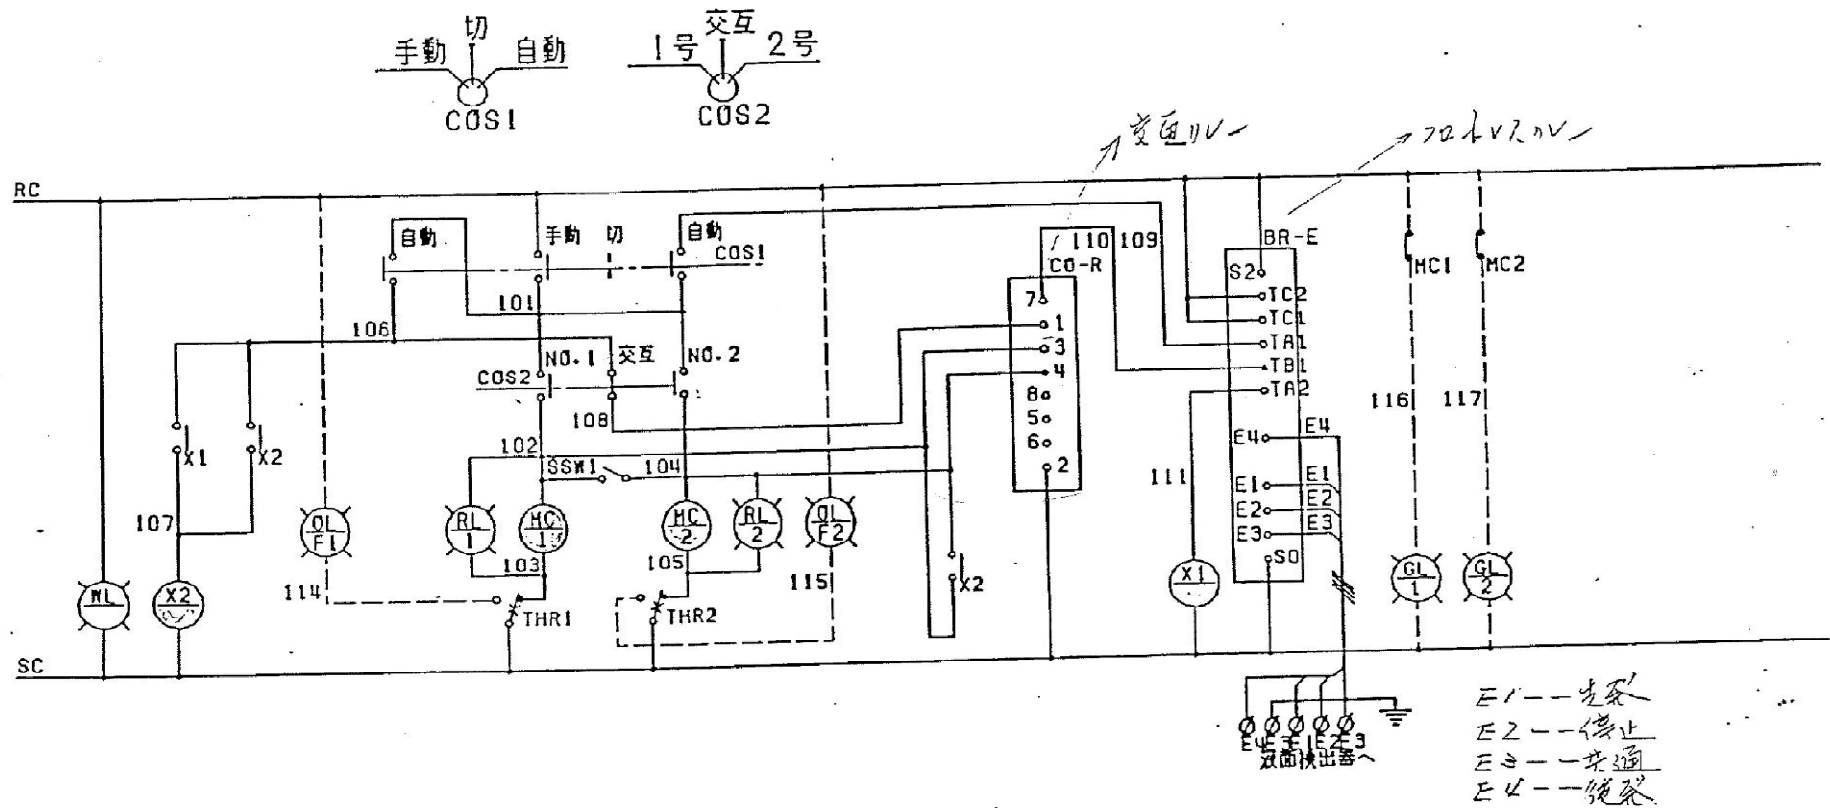

工事名	令和8年度 加古川水系直轄管理事業 穂屋ダム1号漏水観測ピット排水ポンプ更新工事		
図面名	操作回路図		
年月日	2026年6月16日		
縮尺	NO SCALE	図面番号	7 / 10
会社名			
事業所名	近畿農政局 淀川水系土地改良調査管理事務所 加古川水系広域農業水利施設総合管理所		


ピット内配管図（既設）

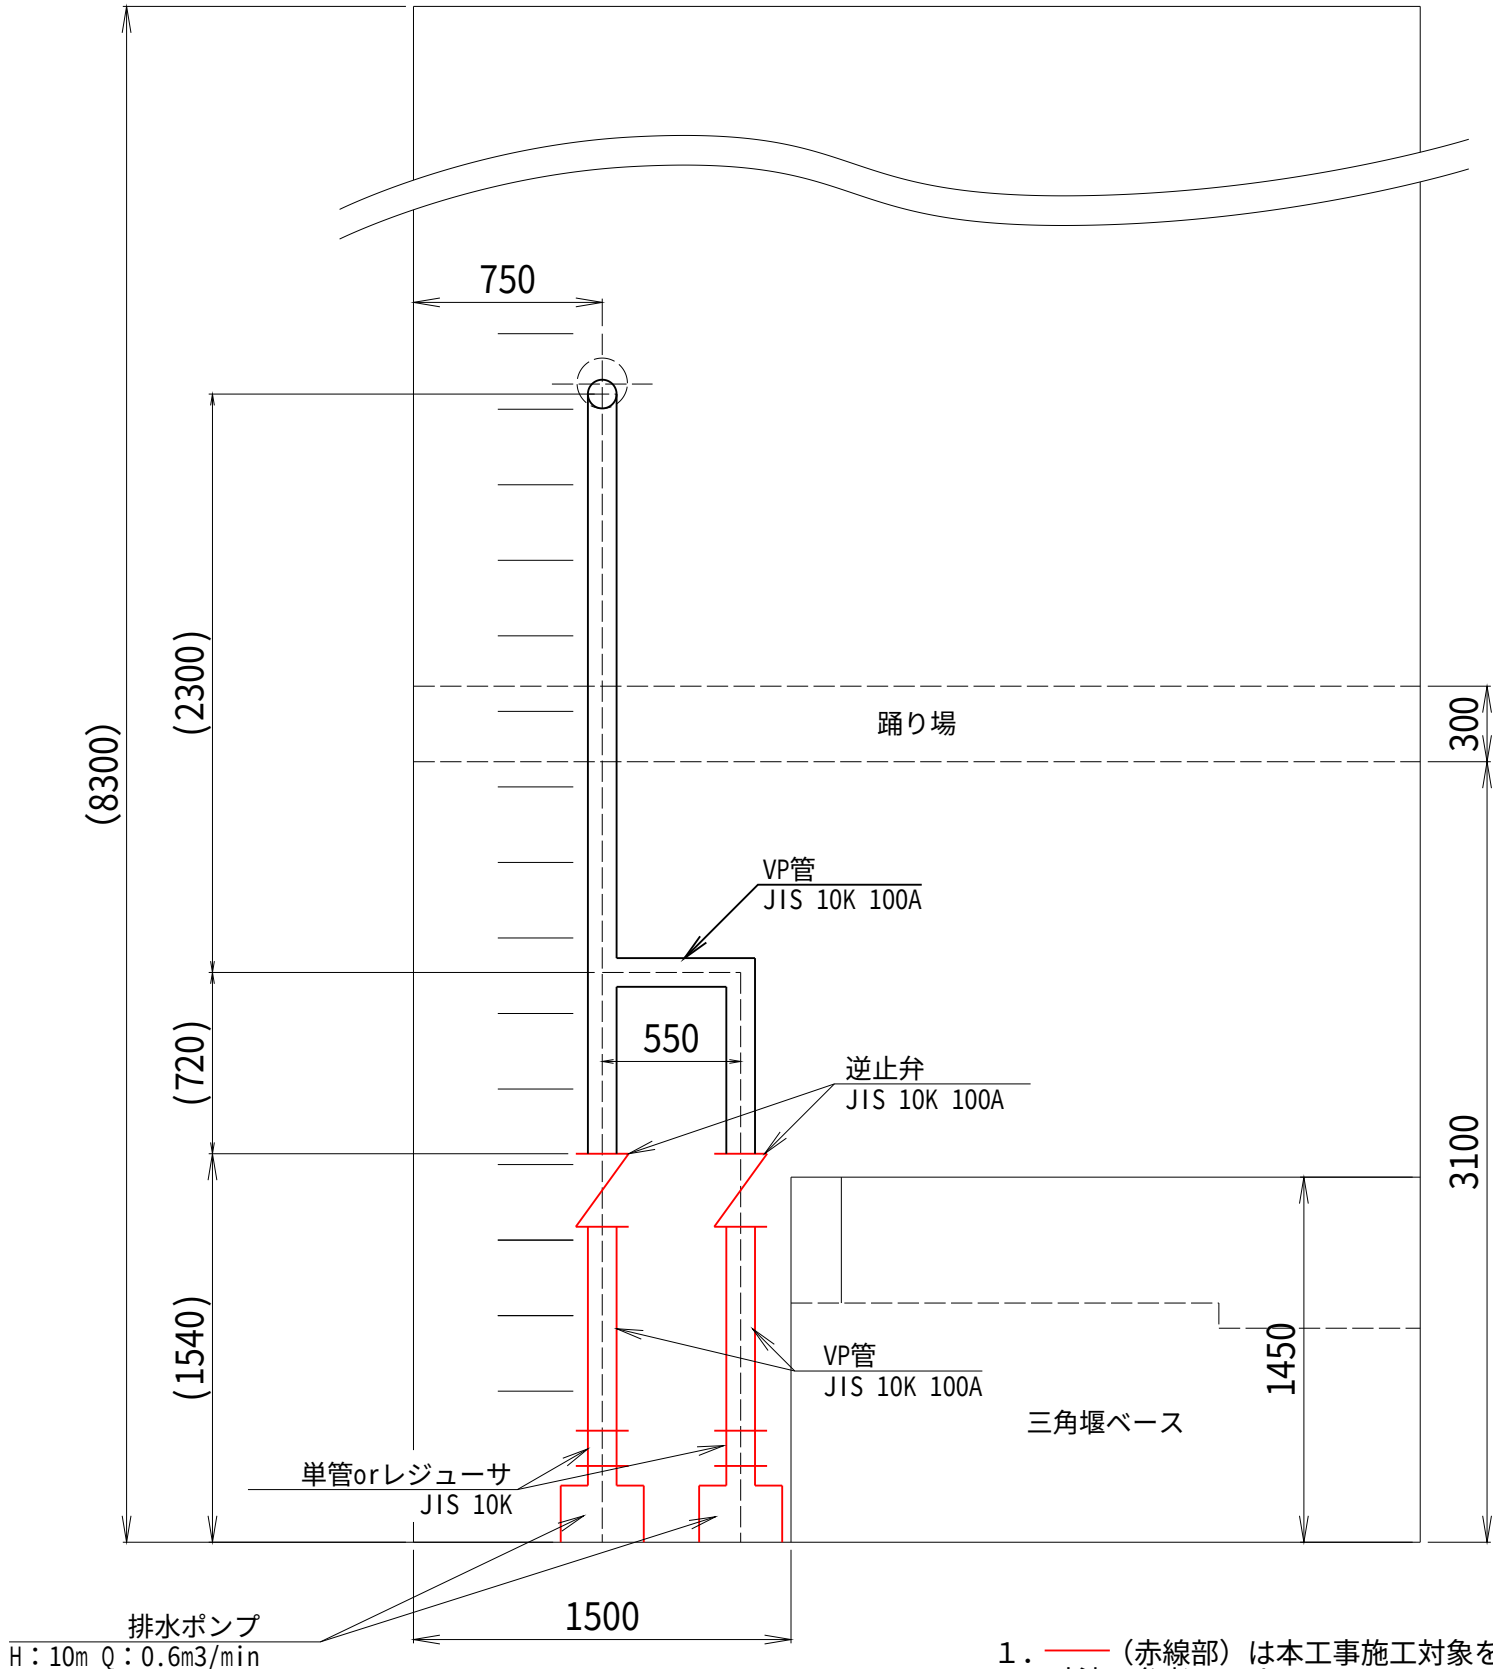

1. — (赤線部) は本工事施工対象を示す。
2. 寸法は参考に示す。

工事名	令和8年度 加古川水系直接管理事業 概算タム1号湧水観測ピット排水ポンプ更新工事		
図面名	ピット内配管図（既設）		
年月日	2026年6月16日		
縮尺	1 : 15	図面番号	8-1 / 10
会社名			
事業所名	近畿農政局 淀川水系土地改良調査管理事務所 加古川水系広域農業水利施設総合管理所		


 
ピット内配管図 (更新)



1. — (赤線部) は本工事施工対象 (更新後) を示す。
2. 寸法は参考に示す。

工事名	令和8年度 加古川水系直轄管理事業 椋屋タム1号漏水対策ヒット排水ポンプ更新工事		
図面名	ビット内配管図 (更新)		
年月日	2026年6月16日		
縮尺	1 : 15	図面番号	8-2 / 10
会社名			
事業所名	近畿農政局 淀川水系土地改良調査管理事務所 土山川上地区事務室 利根田合会		


配線経路図

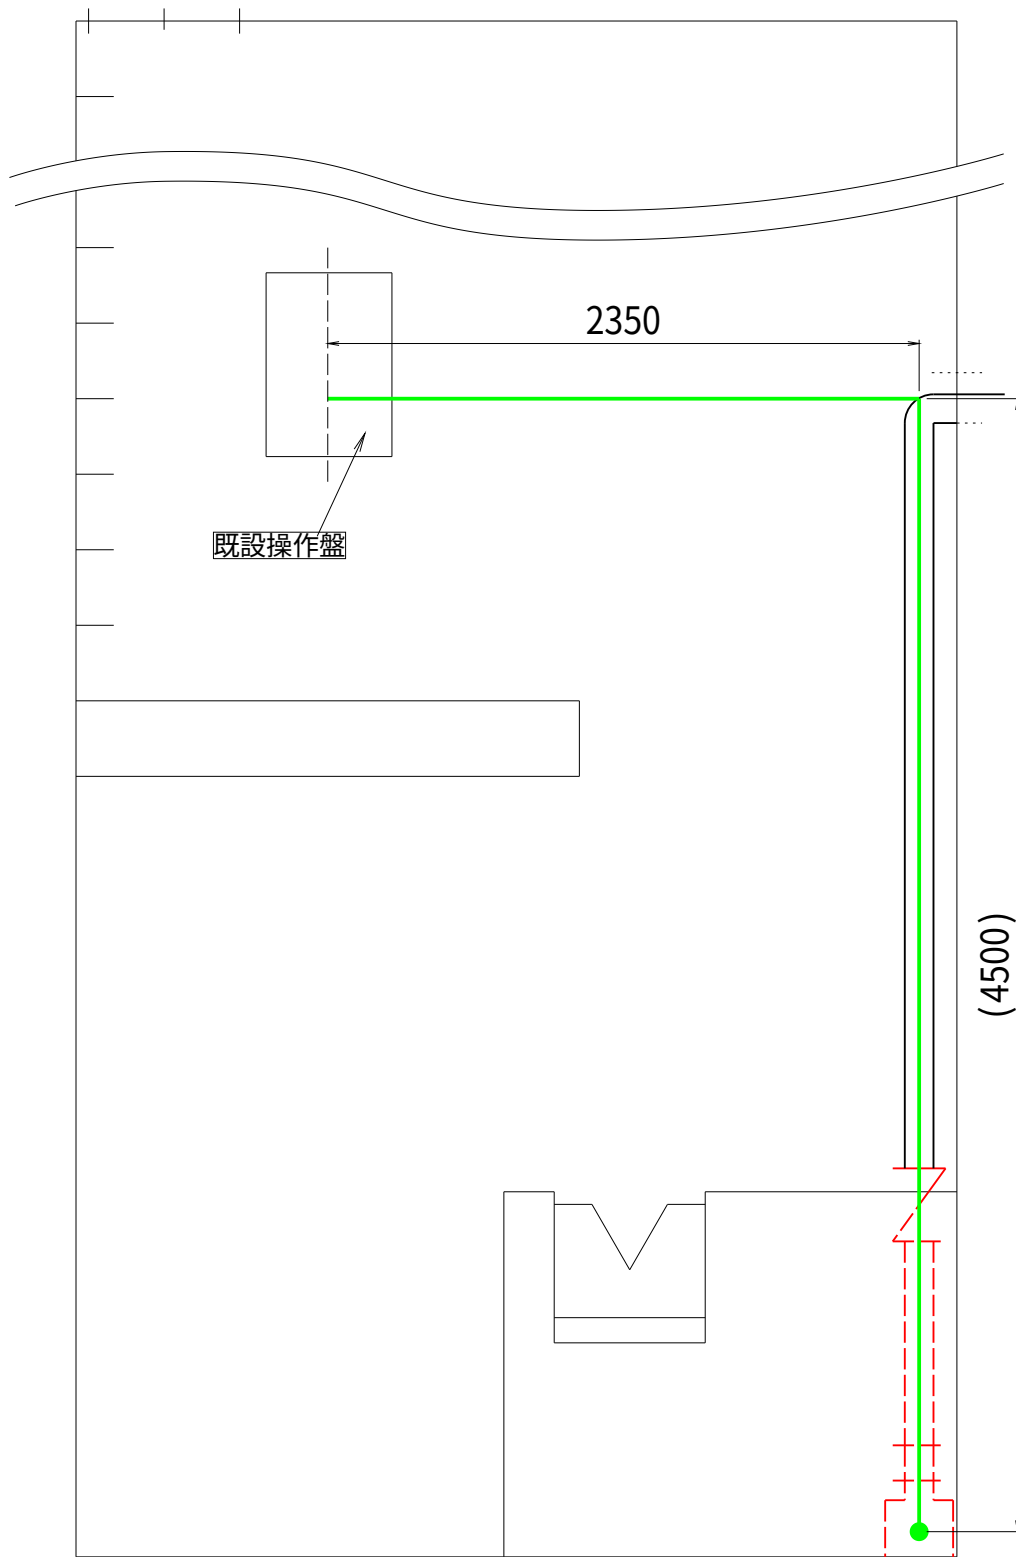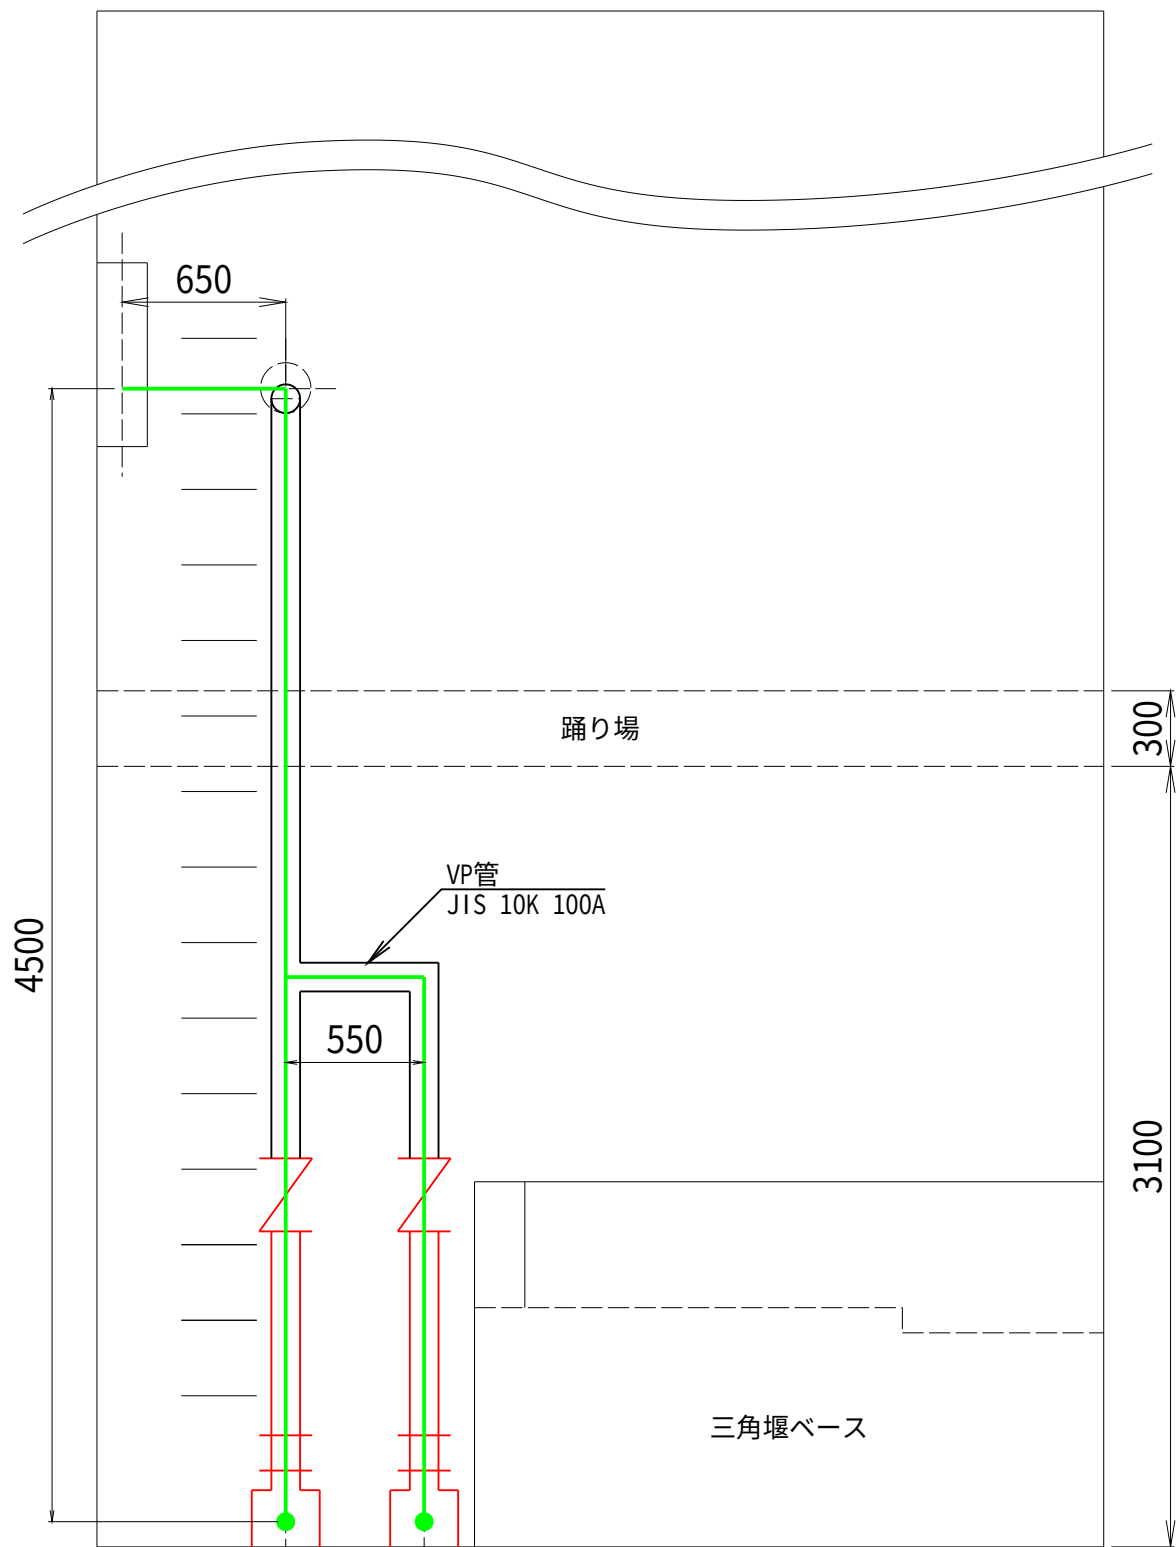

1. (赤線部) は本工事施工対象を示す。
2. (緑線部) は想定配線経路を示す。
3. 本図は参考である。

工事名	令和8年度 加古川水系直轄管理事業 龍尾ダム1号漏水観測ピット排水ポンプ更新工事		
図面名	配線経路図		
年月日	2026年6月16日		
縮尺	1 : 15	図面番号	9 / 10
会社名			
事業所名	近畿農政局 淀川水系土地改良調査管理事務所 加古川水系広域農業水利施設総合管理所		

ダム周辺図（現場発生品置場） S=1：1000

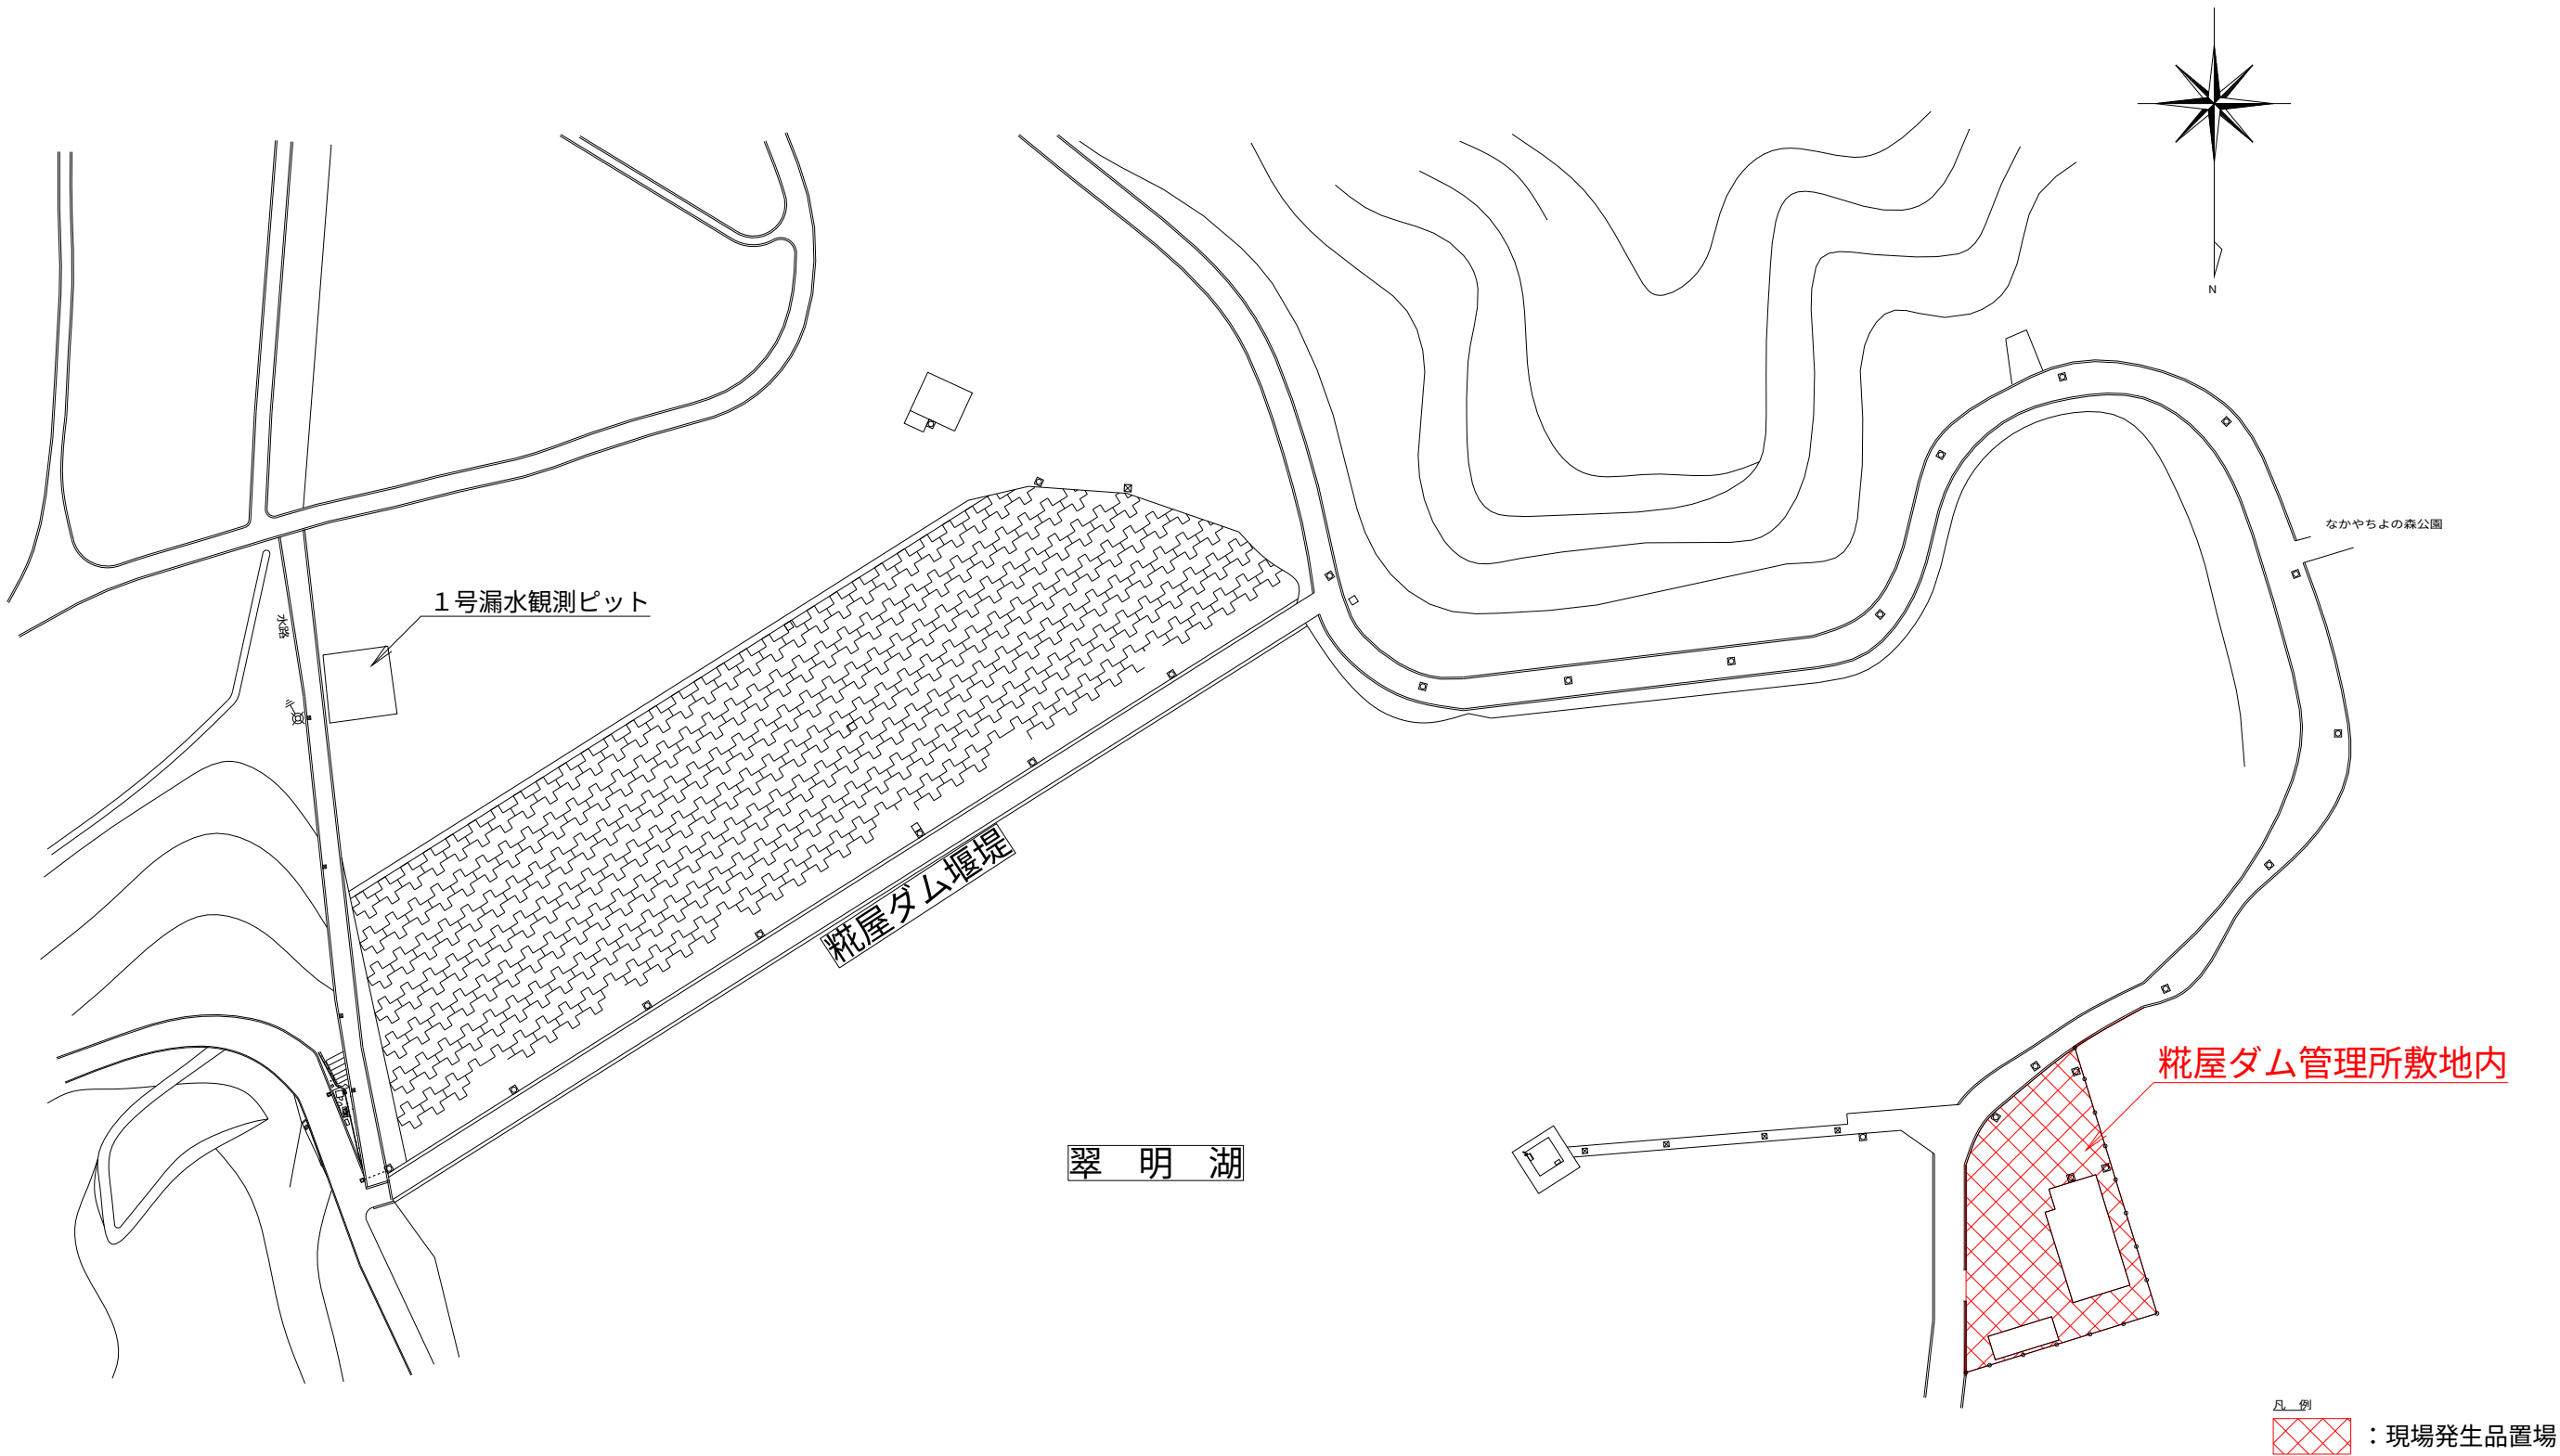

工事名	加古川水系直轄管理事業 1号漏水観測ピット排水ポンプ更新工事			
図面名	ダム周辺図（現場発生品置場）			
年月日	2026年6月19日			
縮尺	図示	図面番号	10	/ 10
会社名				
事業所名	近畿農政局 淀川水系土地改良調査管理事務所 加古川水系広域農業水利施設総合管理所			