



事業名	防災情報ネットワーク事業		
工事名	令和8年度防災情報ネットワーク事 「十津川紀の川地区」地震観測設備更新他工事		
契約区分	当初	図面枚数	4
図面番号	図面名称	枚数	備考
1	位置図	1	
2	山田ダム加速度検知器位置図	1	
3	雨量計標準図	1	
4	システム構成図	1	参考図
計		4	

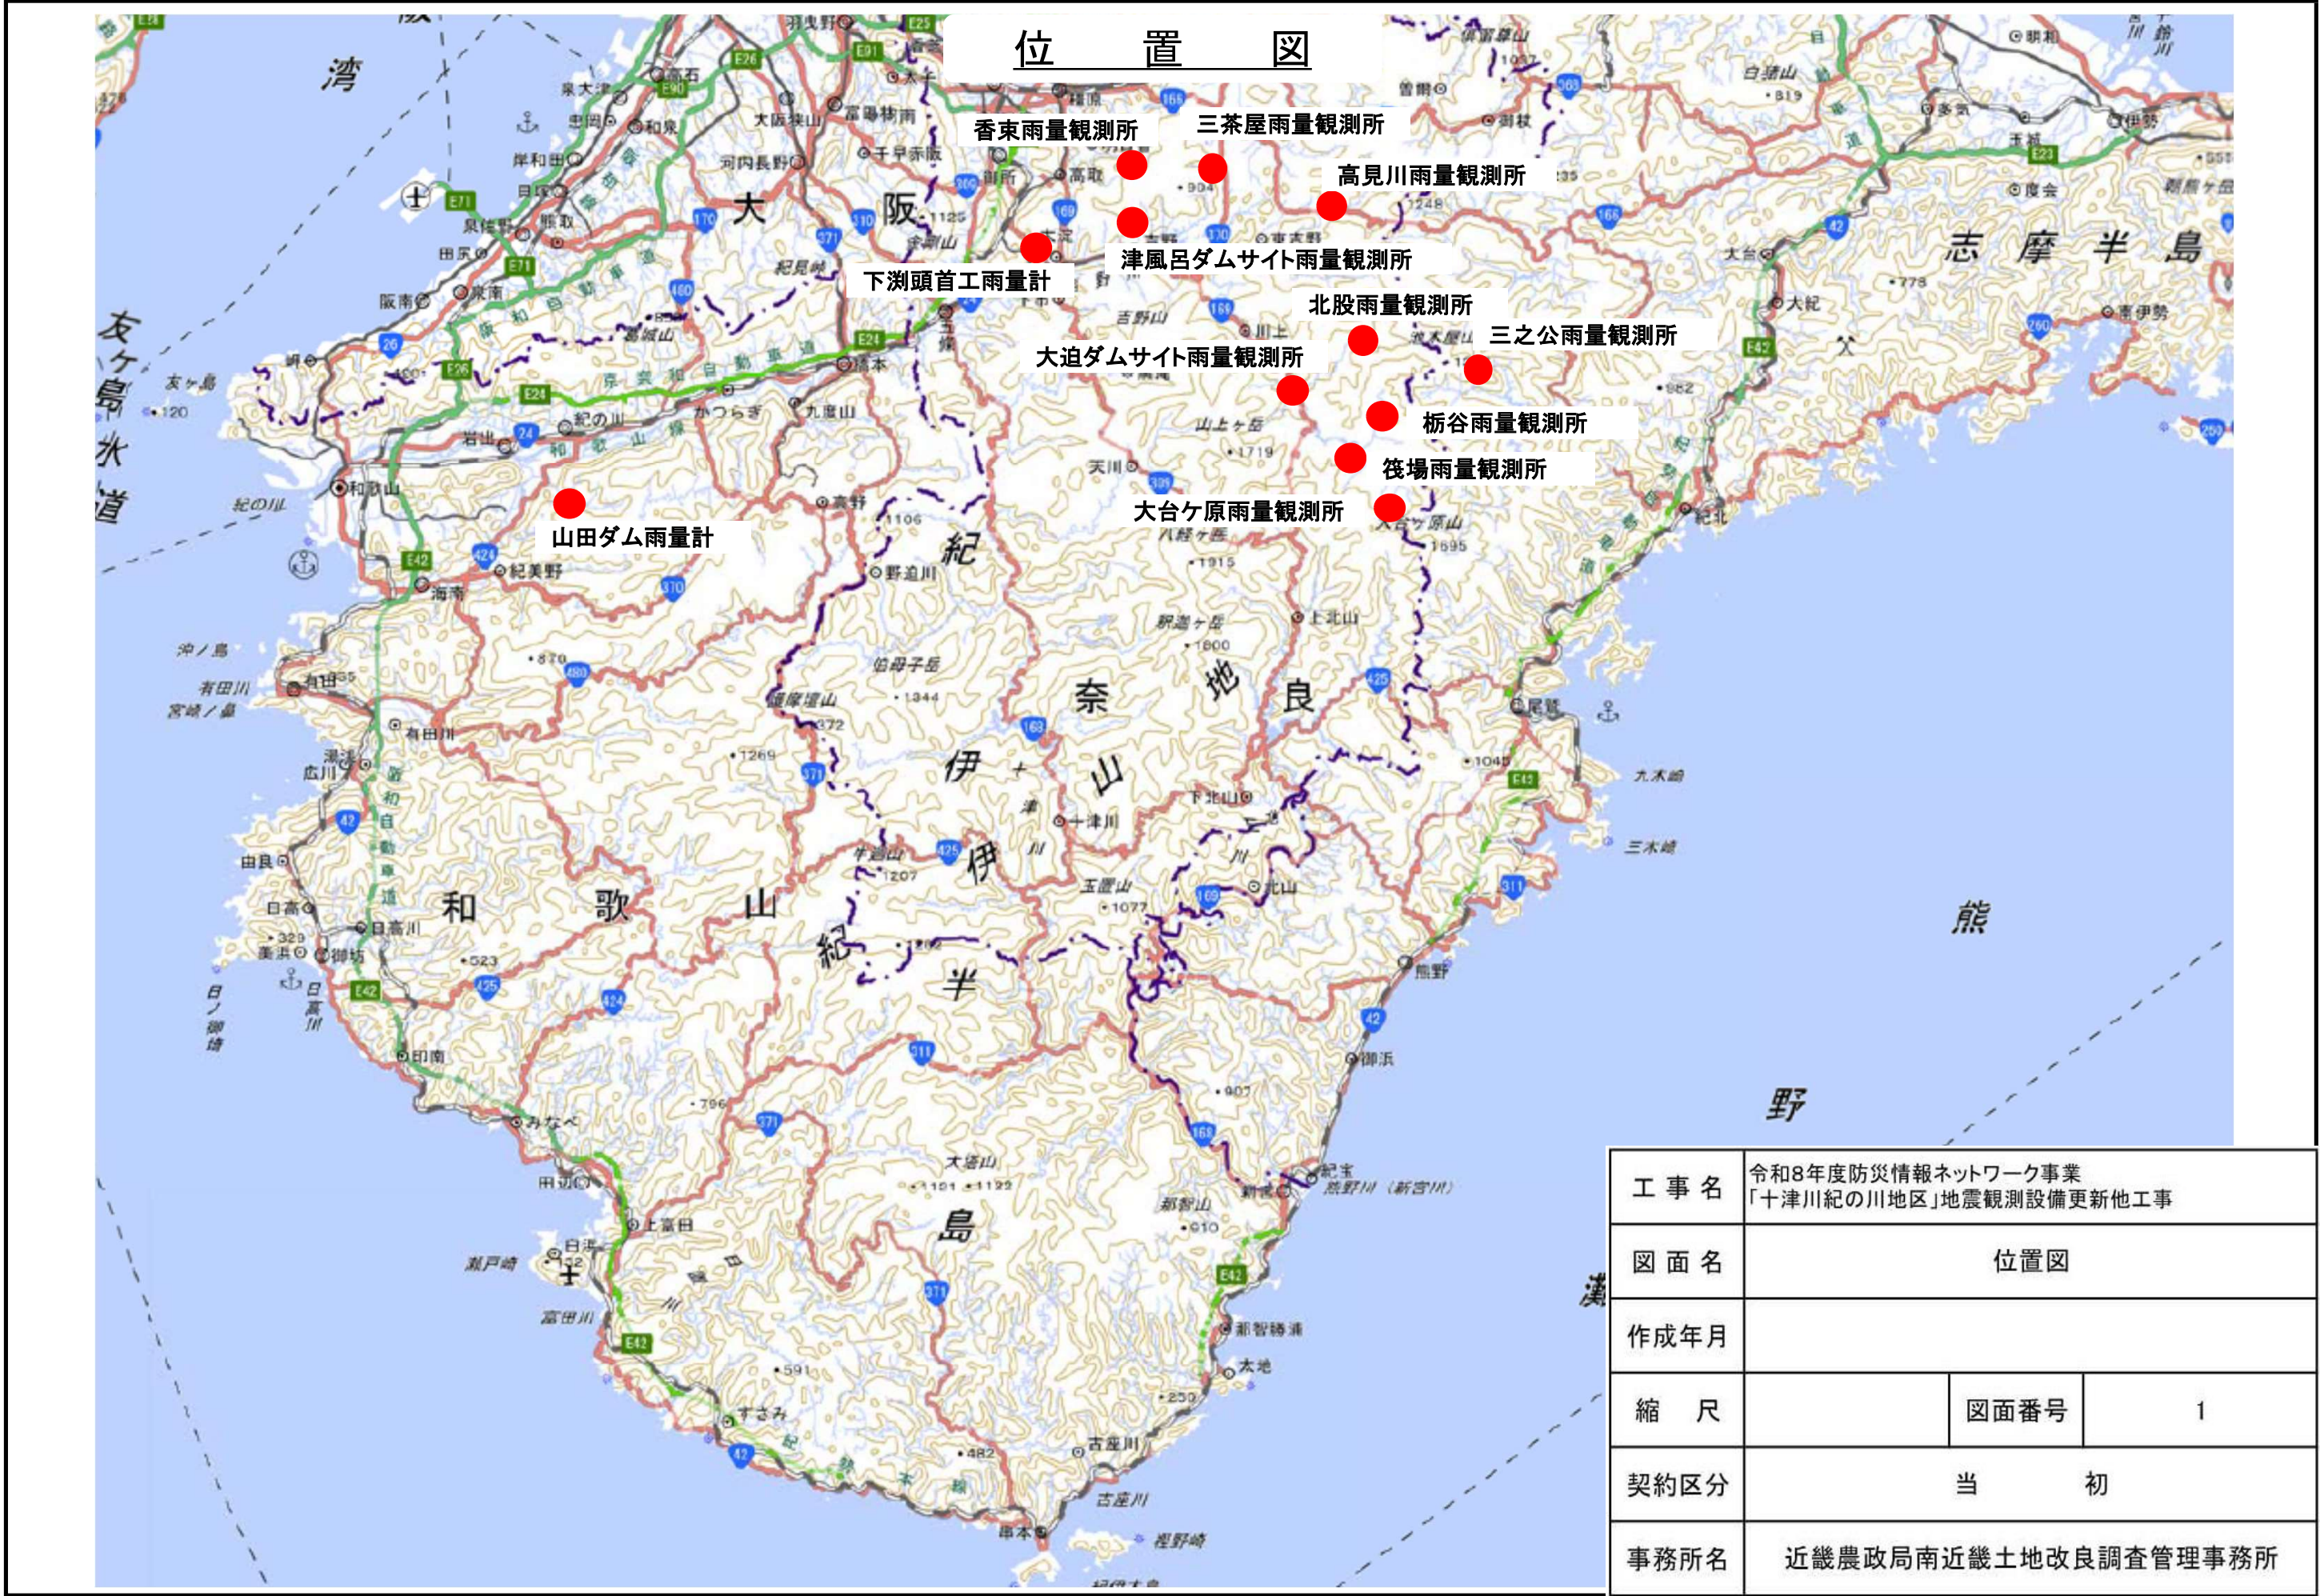


山田ダム加速度検知器位置図

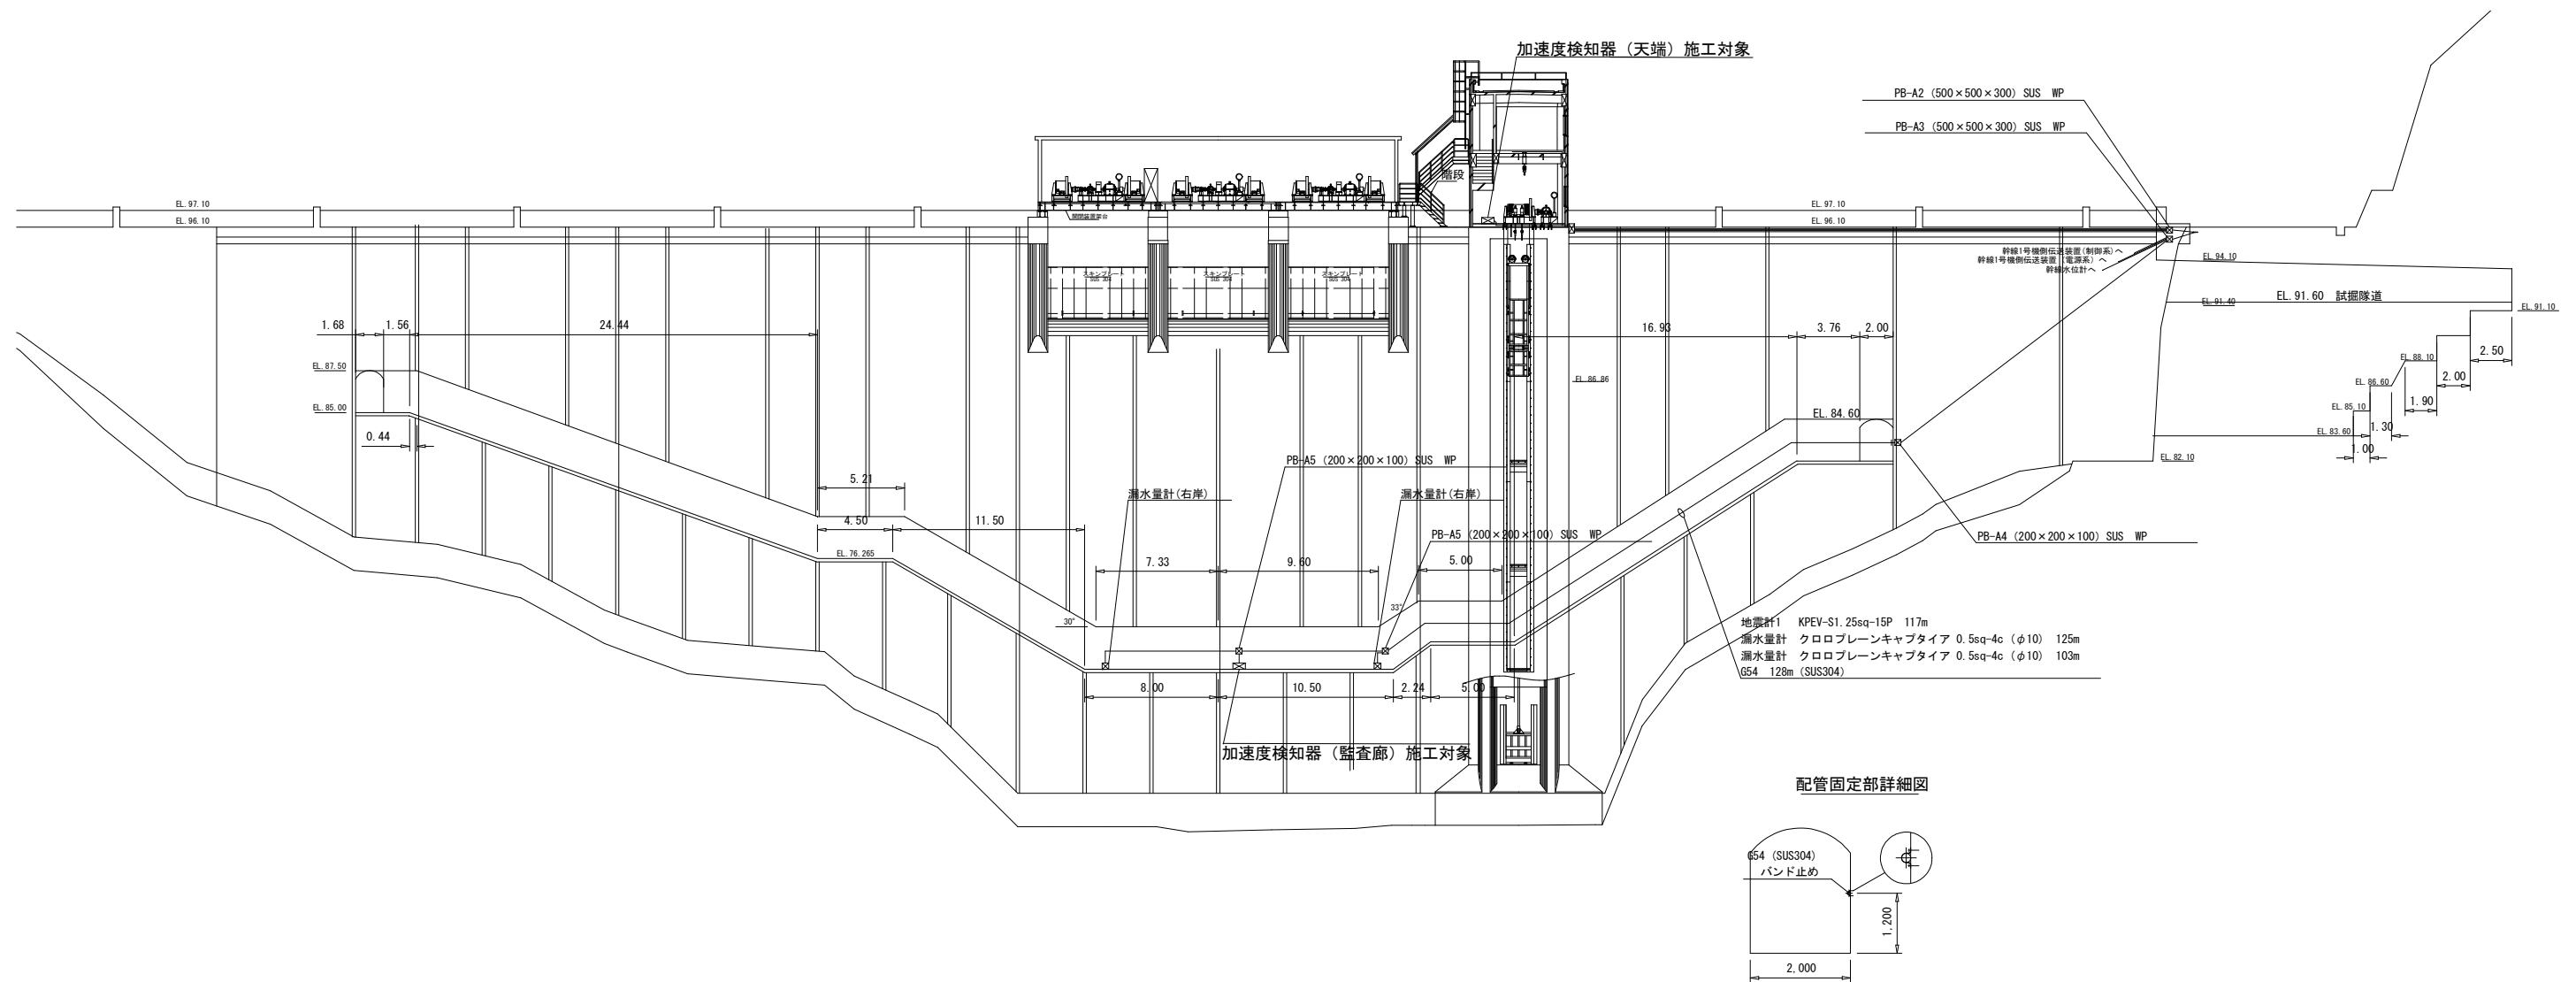


工事名	令和8年度防災情報ネットワーク事業 「十津川紀の川地区」地震観測設備更新他工事		
図面名	山田ダム加速度検知器位置図		
作成年月			
縮尺	—	図面番号	2
契約区分	当初		
事務所名	近畿農政局南近畿土地改良調査管理事務所		

雨量計標準図

平面図

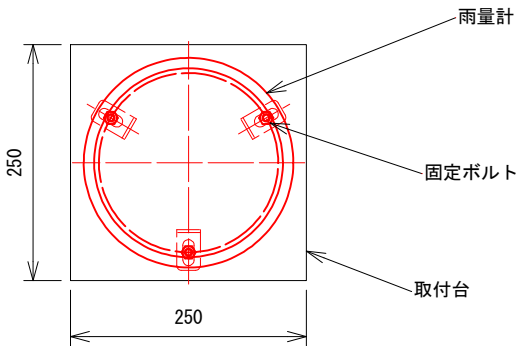


側面図

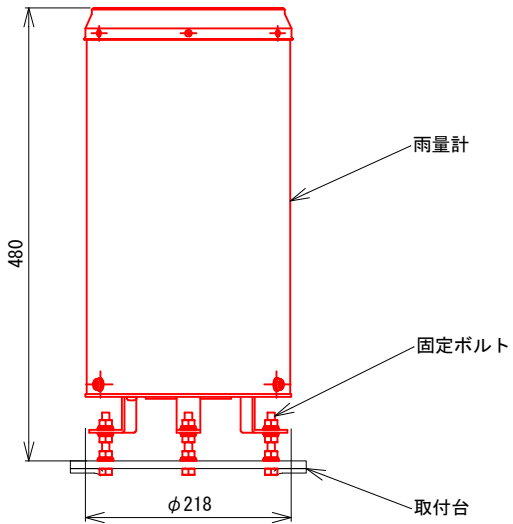

工事名	令和8年度防災情報ネットワーク事業 「十津川紀の川地区」地震観測設備更新他工事		
図面名	雨量計標準図		
作成年月			
縮尺	—	図面番号	3
契約区分	当初		
事務所名	近畿農政局南近畿土地改良調査管理事務所		

システム構成図

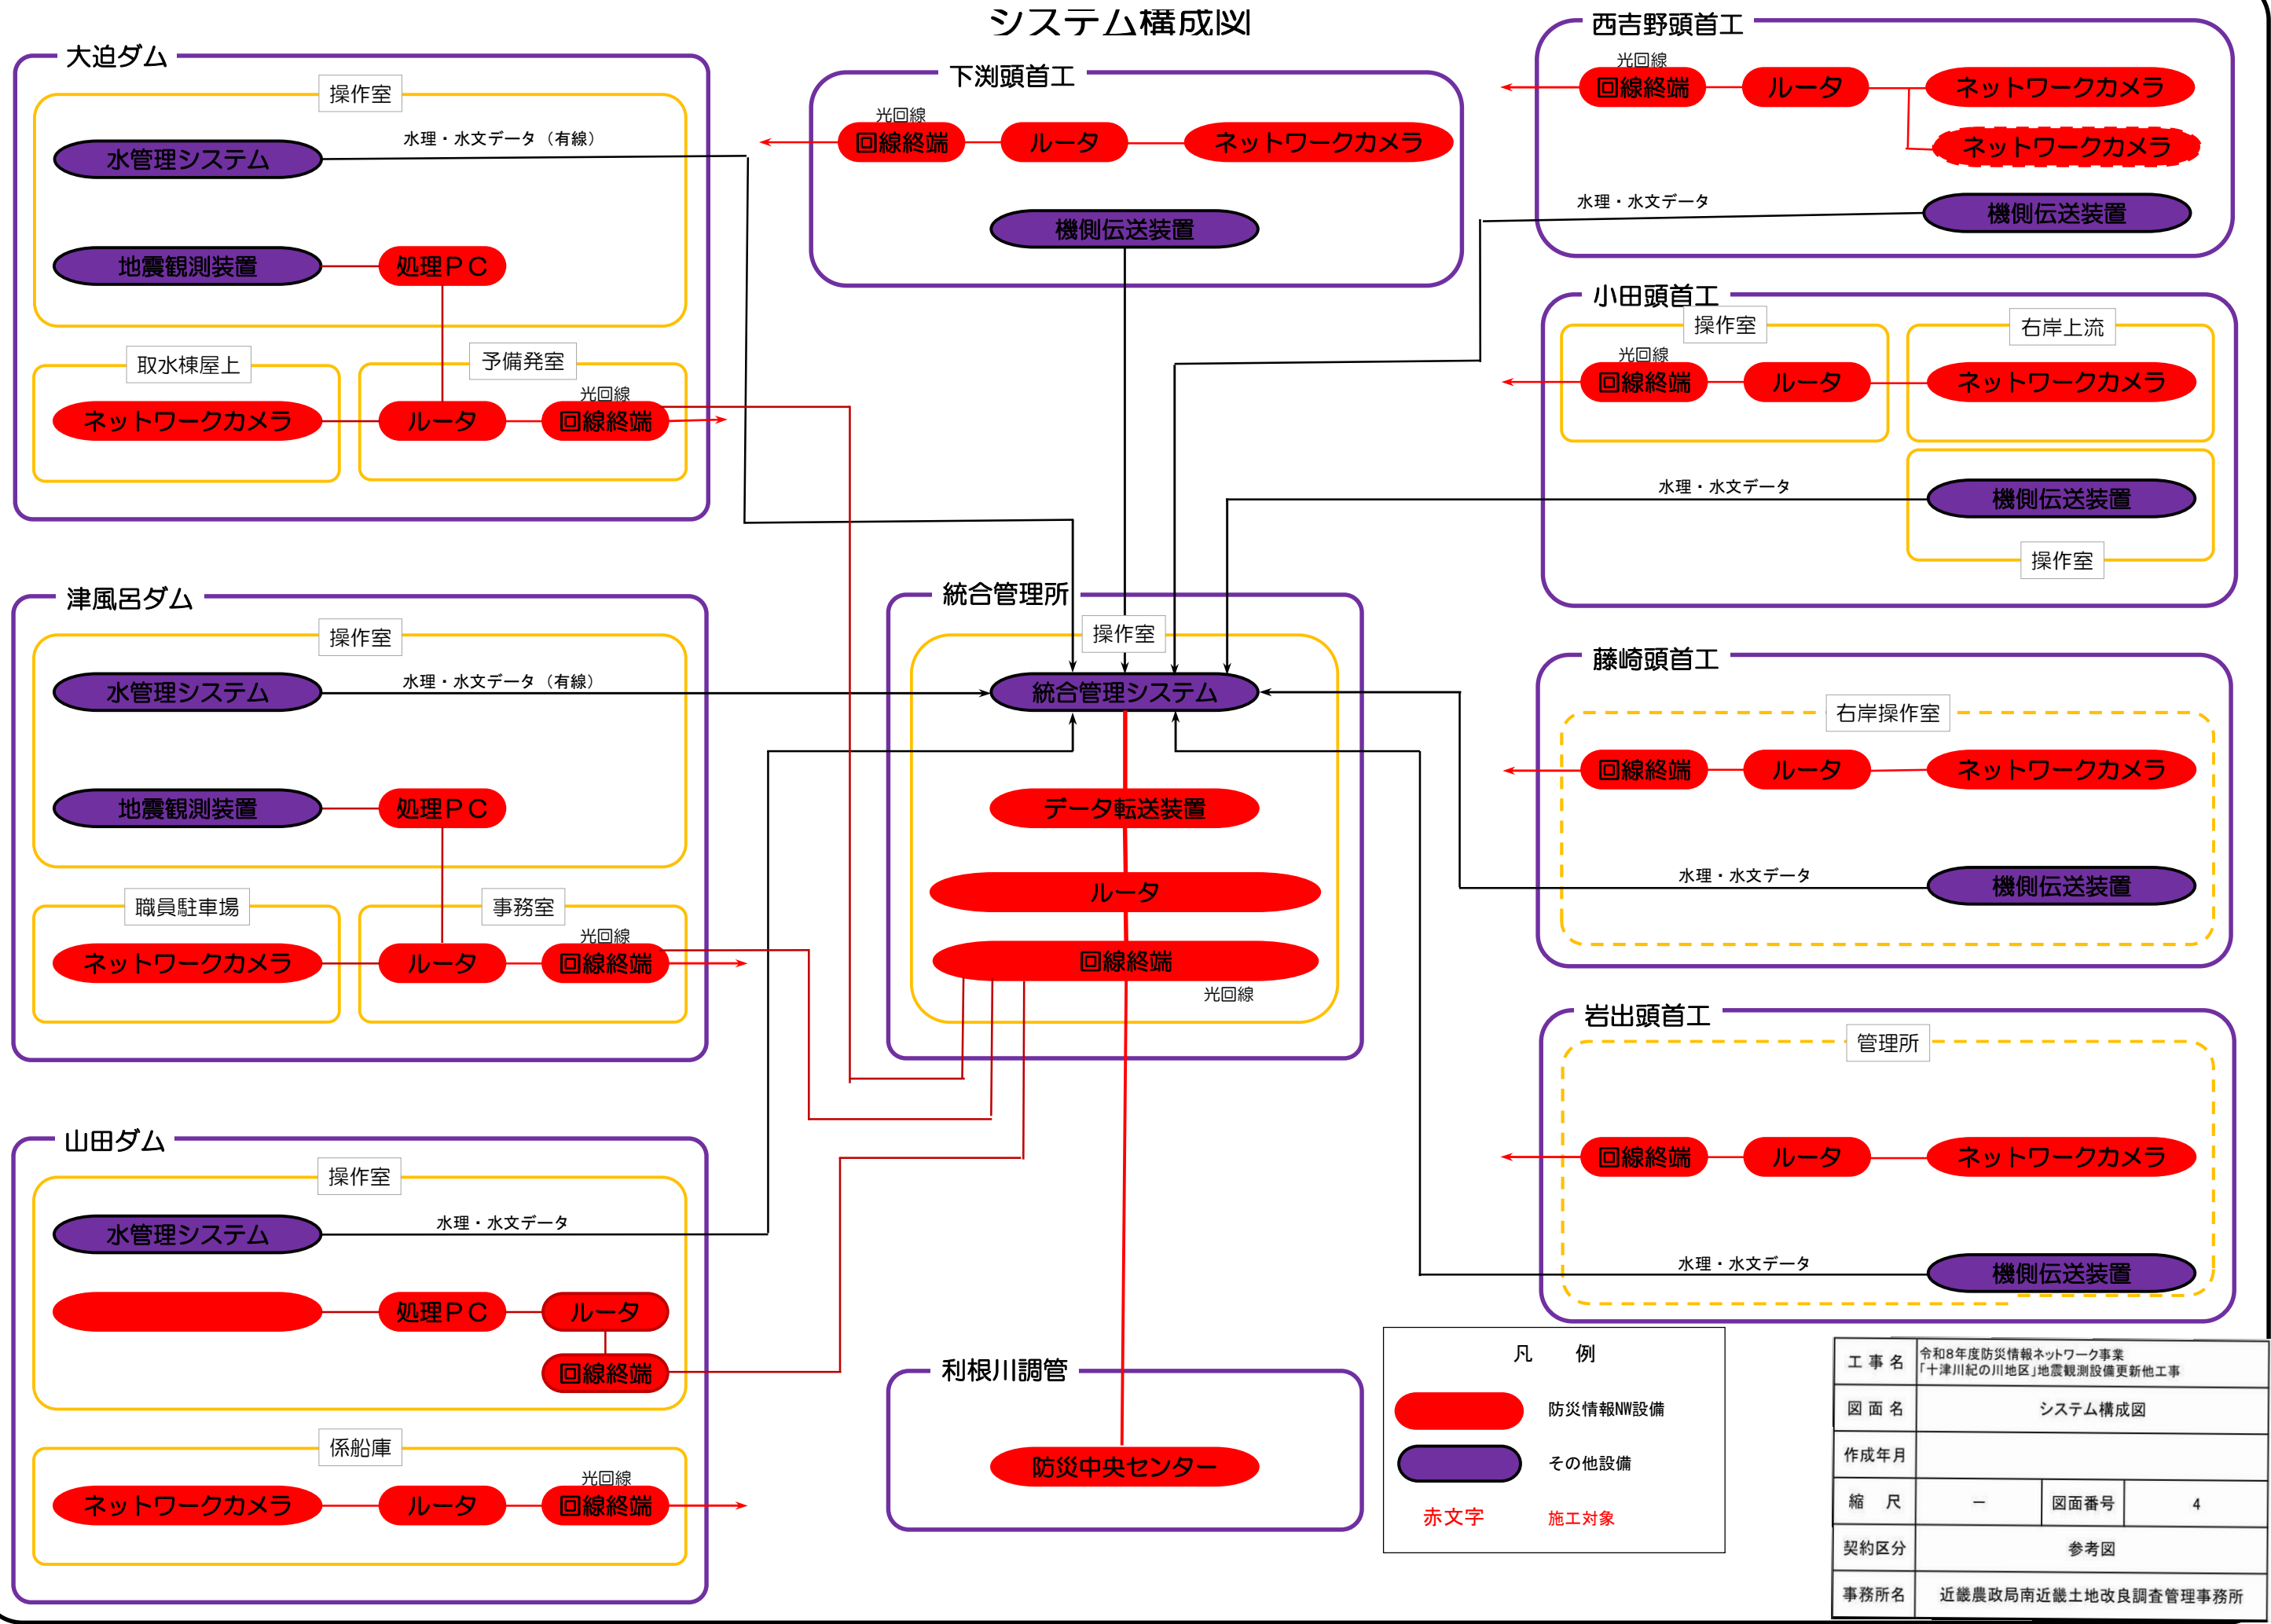

凡 例

-  防災情報NW設備
-  その他設備
- 赤文字 施工対象

工事名	令和8年度防災情報ネットワーク事業 「十津川紀の川地区」地震観測設備更新他工事		
図面名	システム構成図		
作成年月			
縮 尺	—	図面番号	4
契約区分	参考図		
事務所名	近畿農政局南近畿土地改良調査管理事務所		